


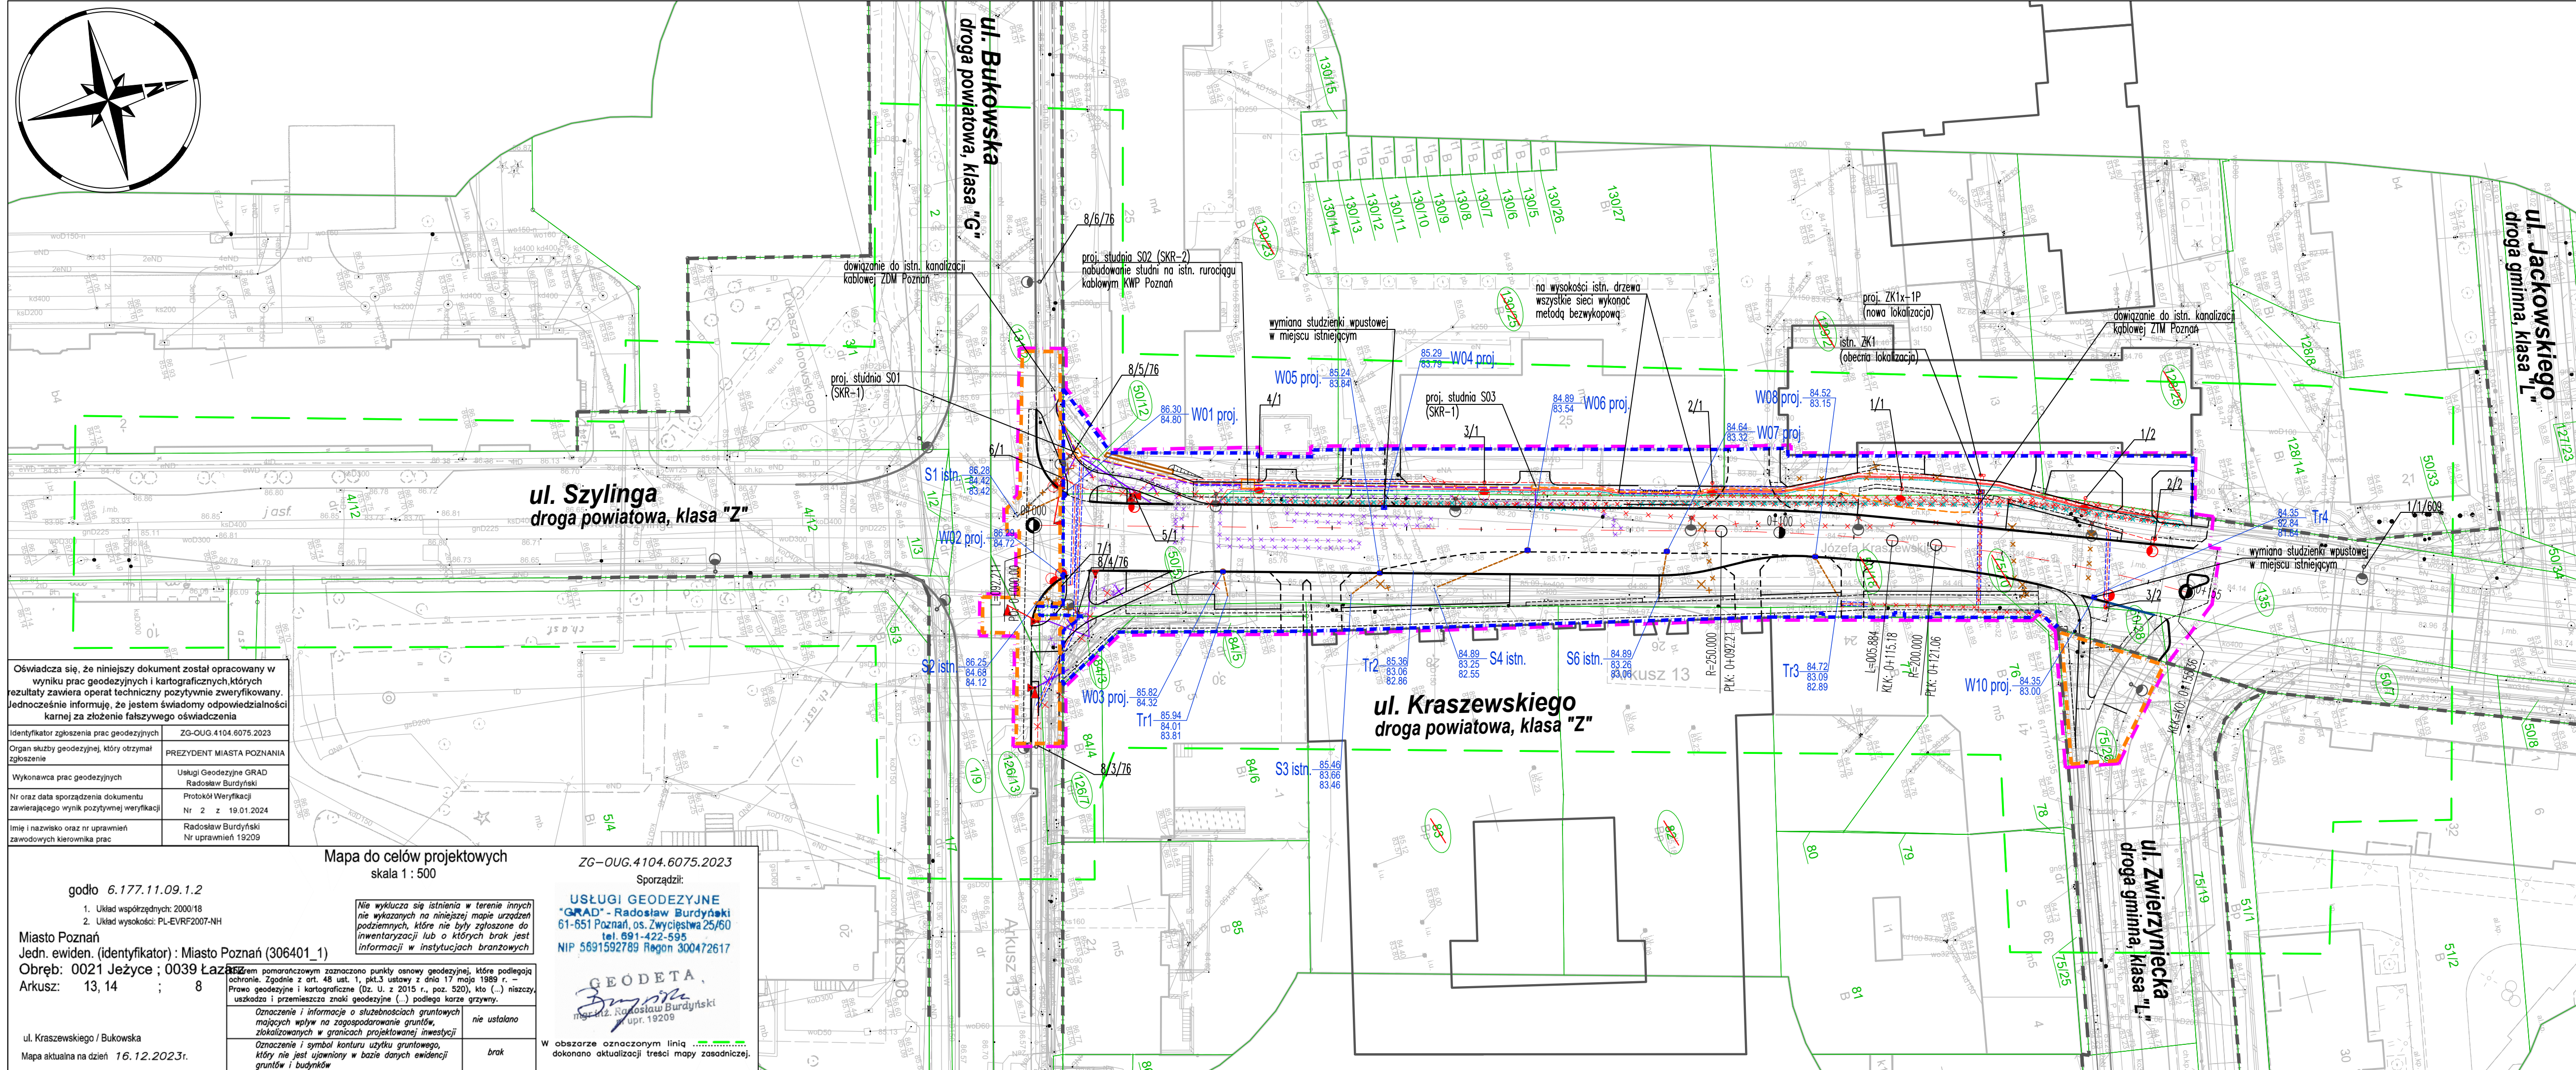

- OBSAŻENIA:**
- GRANICA TERENU NIEZBEDNEGO DLA OBIEKTÓW BUDOWLANYCH
 - LINIA ROZGRANICZAJĄCA – ISTNIEJĄCY PAS DROGOWY
 - LINIA ROZGRANICZAJĄCA – PROJEKTOWANY PAS DROGOWY
 - TEREN NIEZBEDNY DO PRZEBUDOWY INNYCH DRÓG PUBLICZNYCH
 - IST. NUMERY I GRANICE DZIAŁEK
 - ISTN. NUMERY DZIAŁEK PODLEGAJĄCYCH PODZIAŁOWI
- UKŁAD DROGOWY**
- PROJ. KRAWĘŻNIKI DROGOWE
 - PROJ. OBRZEŻA CHODNIKOWE
 - PROJ. OPORKI ZATOPIONY
 - PROJ. OBRZEŻA TRAWNIKOWE ELASTYCZNE
 - PROJ. MUREK OPOROWY/PALISADA
- OSWIETLENIE:**
- PROJ. LATARNIE OSWIETLENIA ULICZNEGO
 - PROJ. LINIA KABLOWA OSWIETLENIA DROGOWEGO
 - PROJ. LINIA KABLOWA OSWIETLENIA DROGOWEGO W RURZE OSŁONOWEJ
 - ISTN. SŁUPY OSWIETLENIOWE DO LIKWIDACJI
 - ISTN. PODZIEMNY KABEL OSWIETLENIA DROGOWEGO DO LIKWIDACJI
 - PROJ. SZAFY OSWIETLENIOWE O WYMIARACH 0.25x0.4m, WYS. 1,1m
- ENERGETYKA:**
- PROJ. KABEL ENERGETYCZNY ŚREDNIEGO NAPIĘCIA
 - PROJ. KABEL ENERGETYCZNY ŚREDNIEGO NAPIĘCIA WL. MPK WRAZ Z RURĄ TELETECHNICZNĄ
 - PROJ. KABEL ENERGETYCZNY NISKIEGO NAPIĘCIA
 - PROJ. RURY OSŁONOWE
 - ISTN. KABEL ENERGETYCZNY DO LIKWIDACJI
 - PROJ. NOWA LOKALIZACJA ZŁĄCZA KABLOWO-POMIAROWEGO O WYMIARACH 0.25x0.4m, WYS. 1,3m
- KANALIZACJA DESZCZOWA:**
- PROJ. STUDZIENKA WPUSTOWA Z PRZYKANALIKIEM
 - ISTN. SIEĆ KANALIZACYJNA DO LIKWIDACJI
- KANAL:**
- PROJ. KANAL TECHNOLOGICZNY
 - PROJ. KANAL TECHNOLOGICZNY W RURZE OSŁONOWEJ – WYKONYWANY PRZECISKIEM
 - PROJ. STUDNIE TYPU SKR-1 ORAZ SKR-2
- SYGNALIZACJA:**
- PROJ. LOKALIZACJA SYGNALIZATORÓW ŚWIETLNYCH
 - ISTN. SYGNALIZATORY ŚWIETLNE DO PRZESTAWIENIA
 - PROJ. RURY OSŁONOWE NA POTRZEBY SYGNALIZACJI ŚWIETLNEJ HDPE100
 - PROJ. RURY OSŁONOWE NA POTRZEBY SYGNALIZACJI ŚWIETLNEJ HDPE75
 - ISTN. ELEMENTY SYGNALIZACJI ŚWIETLNEJ DO LIKWIDACJI

Wykonawca:	 DROMOST SP. Z O.O. UL. TRÓJPOLE 3b, 61-693 POZNAŃ TEL: +48 61 827-76-70, FAX: +48 61 827-76-71 REGON630536655 NIP781-00-42-784 KRS0000175056	Data: 04.2025
Inwestor:	Prezydent Miasta Poznania reprezentowany przez: Zarząd Dróg Miejskich w Poznaniu ul. Wilczak 17, 61-623 Poznań	Stadium: PB
Inwestor zastępczy:	M23 Development sp. z o.o. ul. Macieja Palacza 144 60-278 Poznań	Projekt Warszawa 7 Cordia Partner 2 sp. z o.o. sp. k. ul. Koszykowa 61B 00-667 Warszawa

Rozbudowa ulicy Józefa Kraszewskiego w Poznaniu
na odcinku od ul. Zwierzynieckiej do ul. Bukowskiej

BRANŻA DROGOWA				
Stanowisko:	Imię i nazwisko:	Nr uprawnień:	Specjalność:	Podpis
Projektant:	mgr inż. Filip Kruszewski	WK/P/0352/POOD/18	Inżynieria drogowa	
Opracowanie:	mgr inż. Adrian Witaszczyk			
Sprawdzający:	mgr inż. Tomasz Wilk	WK/P/0119/POOD/18	Inżynieria drogowa	

BRANŻA SANITARNA				
Stanowisko	Imię i nazwisko	Nr uprawnień	Specjalność	Podpis
Projektant	mgr inż. M. Aleksandrowicz	WK/P/0136/ POOS/09	Instalacje sanitarne	

BRANŻA ELEKTRYCZNA - oświetlenie, kolizje energetyczne				
Stanowisko	Imię i nazwisko	Nr uprawnień	Specjalność	Podpis
Projektant	mgr inż. Witold Urban	220/Gd/99	Inżynieria elektryczna	
Opracowanie	inż. Łukasz Urban			

BRANŻA ELEKTRYCZNA - sygnalizacja świetlna				
Stanowisko	Imię i nazwisko	Nr uprawnień	Specjalność	Podpis
Projektant	mgr inż. Wiktor Gałęzowski	WK/P/0384/POOE/13	Elektryczna	
Sprawdzający:	mgr inż. Bartosz Balcerak	WK/P/0379/POOE/12	Elektryczna	

ZBIORCZY RYSUNEK KOORDYNACYJNY UZBROJENIA TERENU	Skala: 1:500 Nr rys.: 3.0
---	------------------------------------