
 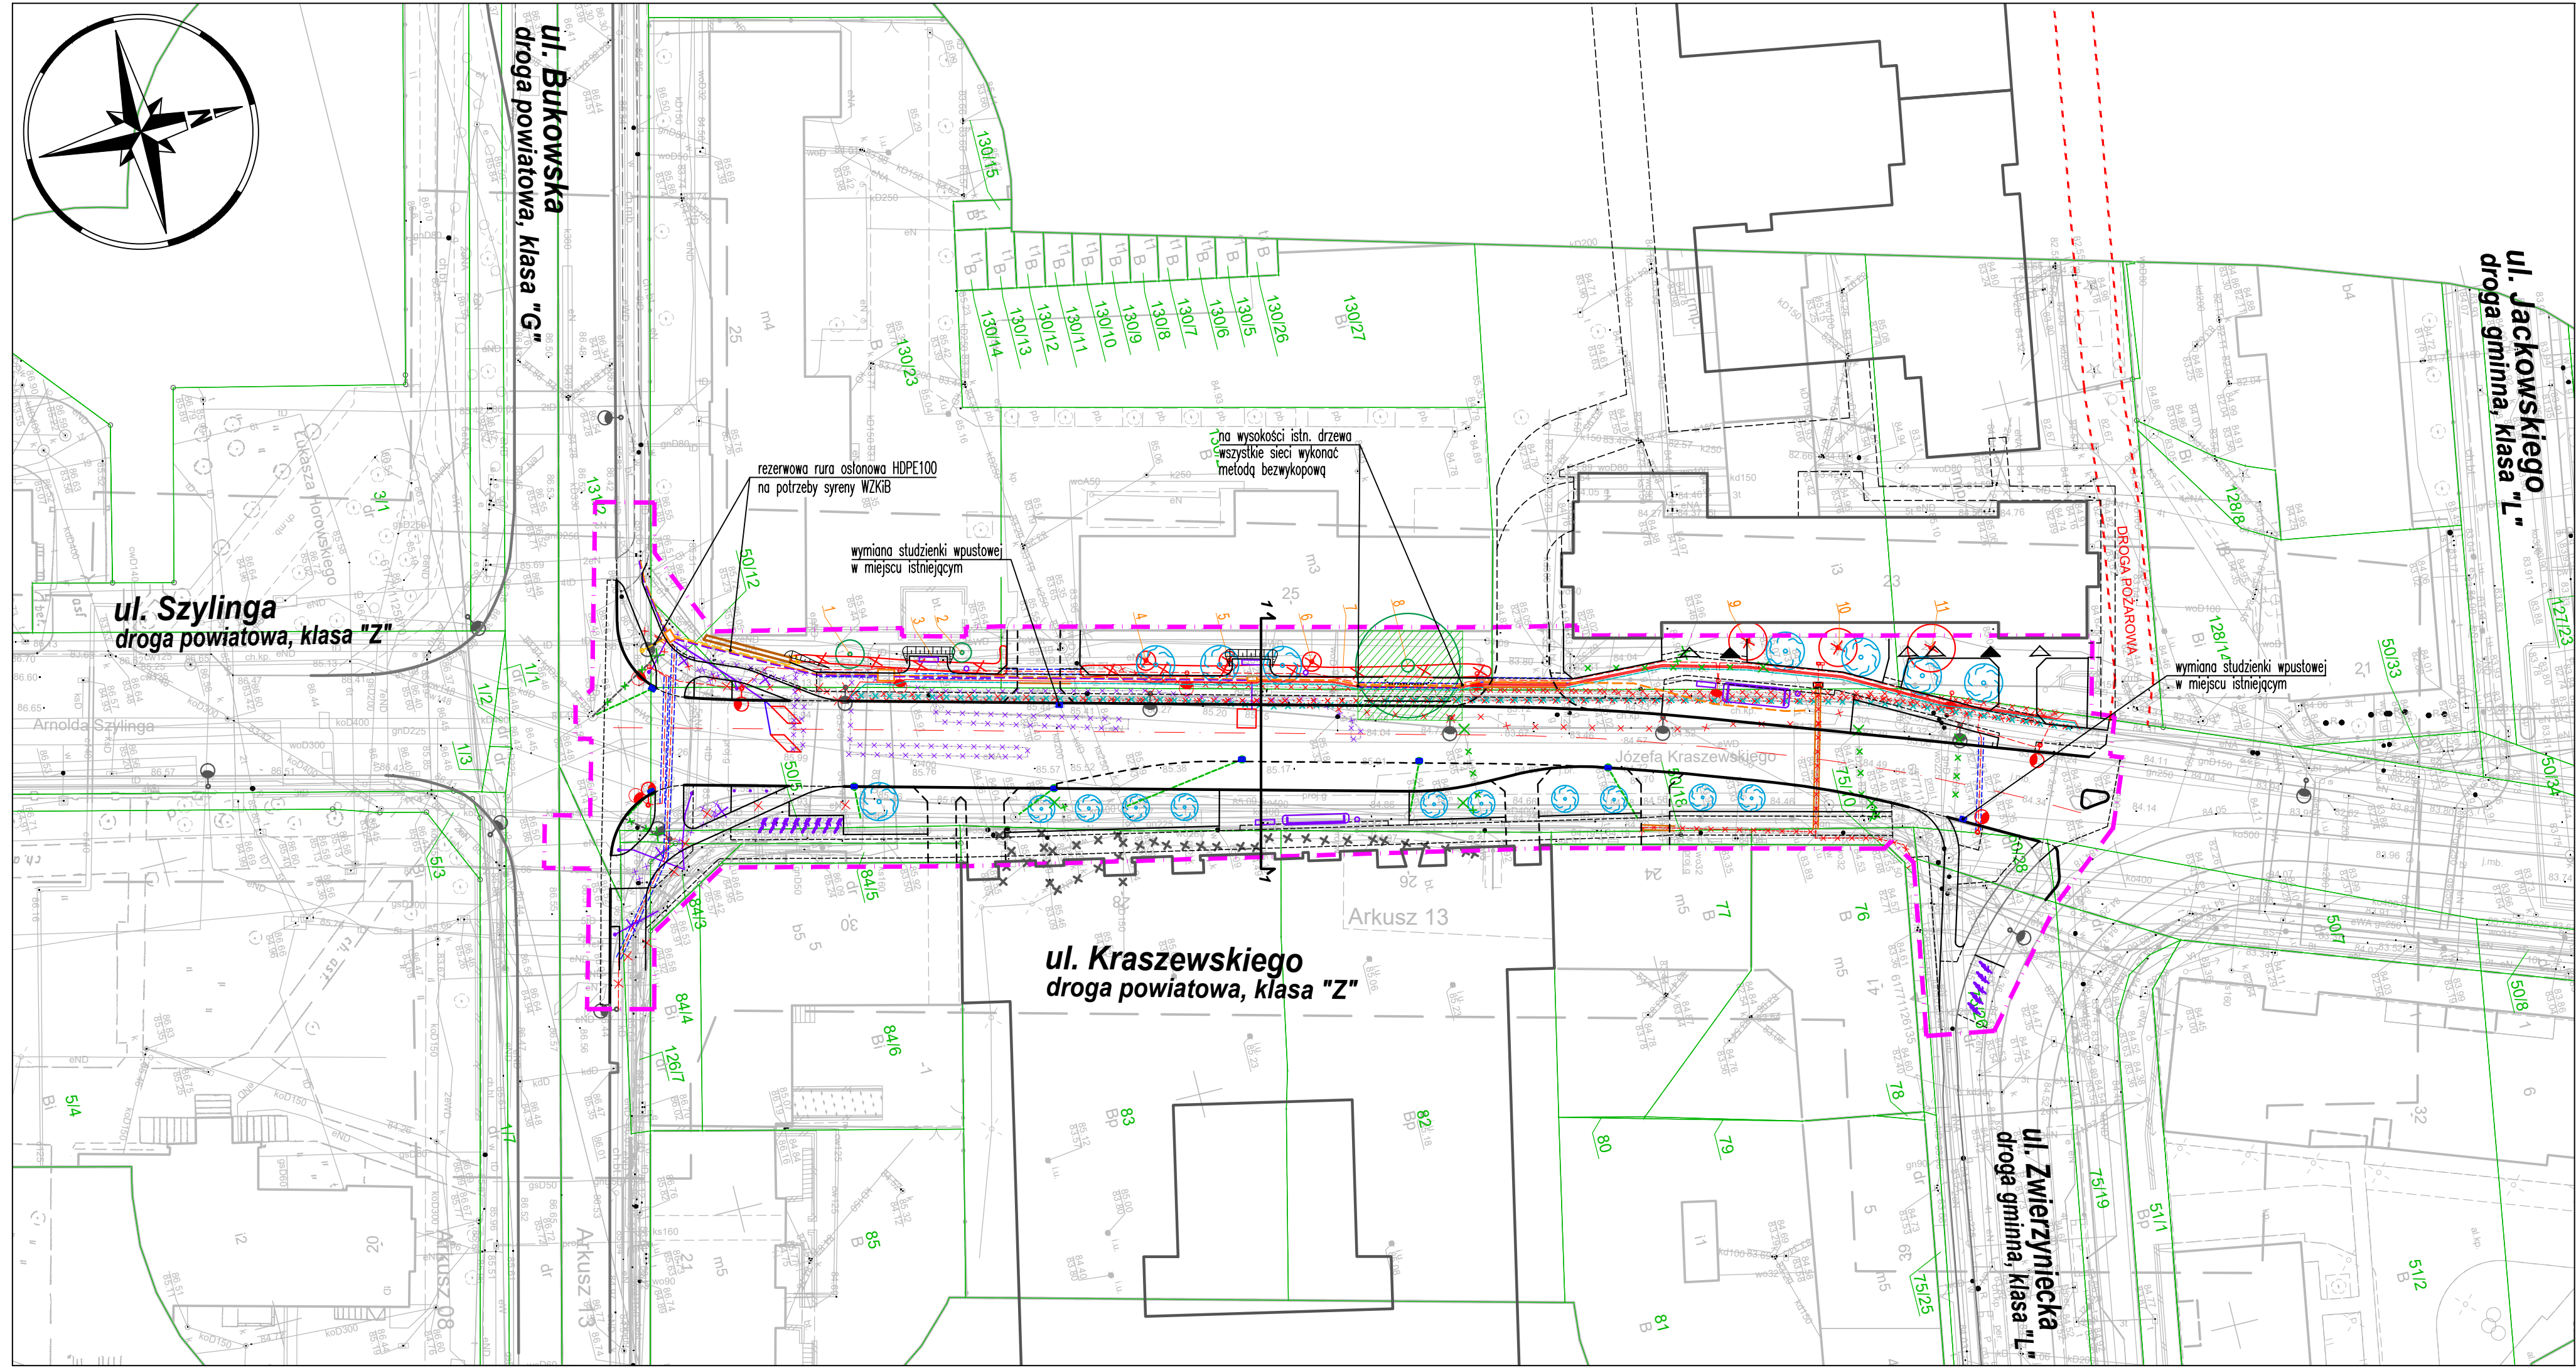
 




- OBJAŚNIENIA:**
- GRANICA TERENU NIEZBĘDNEGO DLA OBIEKTÓW BUDOWLANYCH
 - IST. GRANICE DZIAŁEK
 - PROJ. KRAWĘŻNIKI DROGOWE
 - PROJ. OBRZEŻA CHODNIKOWE
 - PROJ. OPORNIK ZATOPIONY
 - PROJ. OBRZEŻE TRAWNIKOWE ELASTYCZNE
 - PROJ. MUREK OPOROWY/PALISADA
 - PROJ. DRZEWA/KRZEWY W FORMIE WIELOPNIOWEJ – WG OPRACOWANIA BRANŻY ZIELENI
 - ISTN. DRZEWA DO ZACHOWANIA WRAZ Z NUMEREM INWENTARYZACYJNYM
 - ISTN. DRZEWA DO WYCINKI/PRZESADZENIA WRAZ Z NUMEREM INWENTARYZACYJNYM
 - STREFA OCHRONY ISTNIEJĄCYCH DRZEW – ZAKRES ROBÓT DROGOWYCH REALIZOWANYCH RĘCZNIE W SĄSIEDZTWIE ISTN. DRZEW; NAWIERZCHNIE PRZY DRZEWACH ROZBIERAC RĘCZNIE; ODSŁONIENIE GRUNTU PRZEPROWADZĄC W BEZWĄZOWNYJ TECHNOLOGII AIR SPAD; W PRZYPADKU STWIERDZENIA WYSTĘPOWAŃ KORZENI ZASTOSOWAĆ OBRZEŻA PODWIESZANE
 - OSWIETLENIE:**
 - PROJ. LATARNIE OSWIETLENIA ULICZNEGO
 - PROJ. LINIA KABLOWA OSWIETLENIA DROGOWEGO
 - PROJ. LINIA KABLOWA OSWIETLENIA DROGOWEGO W RURZE OSŁONOWEJ
 - ISTN. SŁUPY OSWIETLENIOWE DO LIKWIDACJI
 - ISTN. PODZIEMNY KABEL OSWIETLENIA DROGOWEGO DO LIKWIDACJI
 - PROJ. SZAFKA OSWIETLENIOWA O WYMIARACH 0.25x0.4m, WYS. 1,1m
 - ENERGETYKA:**
 - PROJ. KABEL ENERGETYCZNY ŚREDNIEGO NAPIĘCIA
 - PROJ. KABEL ENERGETYCZNY ŚREDNIEGO NAPIĘCIA WL. MPK WRAZ Z RURĄ TELETECHNICZNĄ
 - PROJ. KABEL ENERGETYCZNY NISKIEGO NAPIĘCIA
 - ISTN. KABEL ENERGETYCZNY DO LIKWIDACJI
 - PROJ. NOWA LOKALIZACJA ZŁĄCZA KABLOWO-POMIAROWEGO O WYMIARACH 0.25x0.4m, WYS. 1,3m
 - KANALIZACJA DESZCZOWA:**
 - PROJ. STUDZIENKA WPUSTOWA Z PRZYKANALIKIEM
 - ISTN. SIĘĆ KANALIZACYJNA DO LIKWIDACJI
 - KANAL TECHNOLOGICZNY:**
 - PROJ. KANAL TECHNOLOGICZNY
 - PROJ. KANAL TECHNOLOGICZNY W RURZE OSŁONOWEJ – WYKONYWANY PRZECISKIEM
 - PROJ. STUDNIE TYPU SKR-1 ORAZ SKR-2
 - SYGNALIZACJA:**
 - PROJ. LOKALIZACJA SYGNALIZATORÓW ŚWIETLNYCH
 - ISTN. SYGNALIZATORY ŚWIETLNE DO PRZESTAWIENIA
 - PROJ. RURY OSŁONOWE NA POTRZEBY SYGNALIZACJI ŚWIETLNEJ HDPE100
 - PROJ. RURY OSŁONOWE NA POTRZEBY SYGNALIZACJI ŚWIETLNEJ HDPE75
 - ISTN. ELEMENTY SYGNALIZACJI ŚWIETLNEJ DO LIKWIDACJI
 - INNE SIĘC:**
 - INFRASTRUKTURA PODZIEMNA NA DZIAŁKACH M23 DEVELOPMENT PRZEWIDZIANA DO LIKWIDACJI W RAMACH REALIZACJI INWESTYCJI KUBATUROWEJ
 - PROJ. RURA REZERWOWA OSŁONOWA HDPE100 NA POTRZEBY SYRENY ALARMOWEJ WZKIB – ZASŁĘPIĆ KOŃCE PO UŁOŻENIU RURY
 - REZERWA MIEJSCA POD PROJ. SZAFKĘ STEROWNIKA SYRENY ALARMOWEJ WZKIB (WG ODRĘBNEGO OPRACOWANIA)
 - REZERWA MIEJSCA POD PROJ. SŁUP SYRENY ALARMOWEJ (WG ODRĘBNEGO OPRACOWANIA)

Wykonawca:		DROMOST DROMOST SP. Z O.O. UL. TRÓJPOLE 3b, 61-693 POZNAŃ TEL: +48 61 827-76-70, FAX: +48 61 827-76-71 REGON:30536655 NIP781-00-42-784 KRS0000175056		Data: 07.2025
Inwestor:		Prezydent Miasta Poznania reprezentowany przez: Zarząd Dróg Miejskich w Poznaniu ul. Wilczak 17; 61-623 Poznań		Stadium: PW/PT
Inwestor zastępczy:		M23 Development sp. z o.o. ul. Macieja Pałacza 144 60-278 Poznań	Projekt Warszawa 7 Cordia Partner 2 sp. z o. o. sp. k. ul. Koszykowa 61B 00-667 Warszawa	
Rozbudowa ulicy Józefa Kraszewskiego w Poznaniu na odcinku od ul. Zwierzynieckiej do ul. Bukowskiej				
BRANŻA DROGOWA				
Stanowisko:	Imię i nazwisko:	Nr uprawnień:	Specjalność:	Podpis
Projektant:	mgr inż. Filip Kruszewski	WKP/0352/POOD/18	Inżynieria drogowa	
Opracowanie:	mgr inż. Adrian Witaszczyk		-	
Sprawdzający:	mgr inż. Tomasz Wilk	WKP/0119/POOD/18	Inżynieria drogowa	
PLANSZA ZBIORCZA UZBROJENIA				Skala: 1:500
				Nr rys.: 5.0