


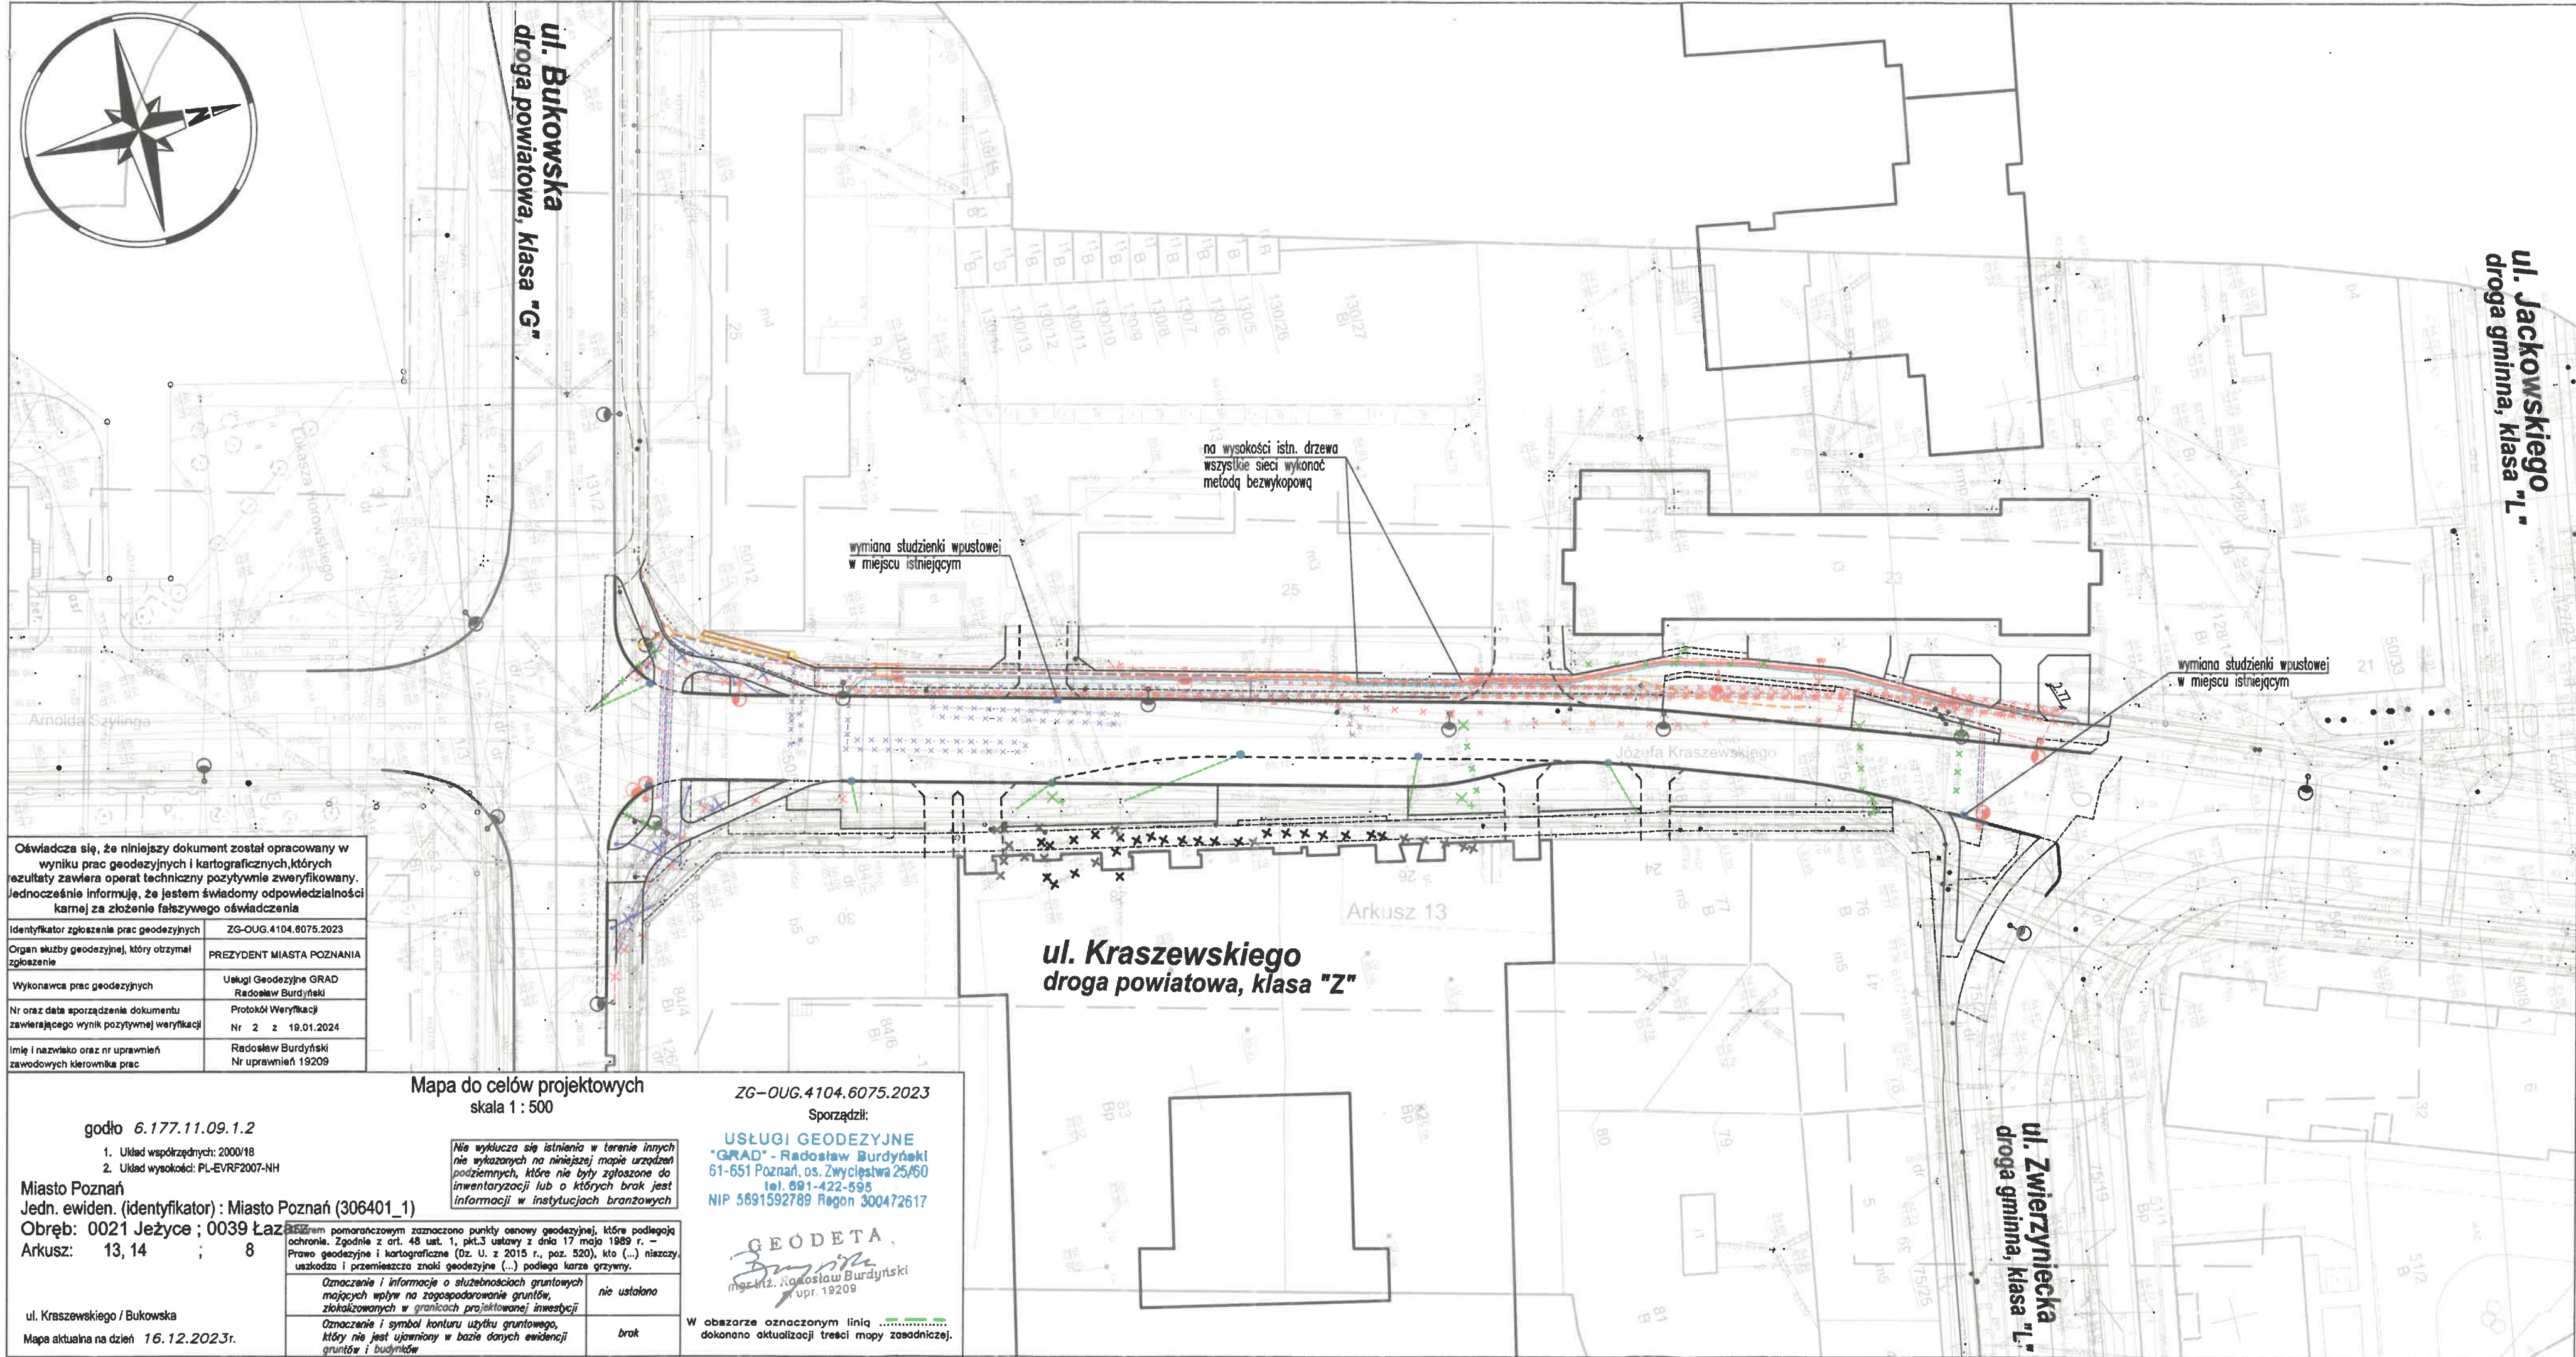

- OBJAŚNIENIA:**
- UKŁAD DROGOWY**
- PROJ. KRAWĘŻNIKI DROGOWE
 - PROJ. OBRZEŻA CHODNIKOWE
 - PROJ. OPORNIK ZATOPIONY
 - PROJ. OBRZEŻE TRAWNIKOWE ELASTYCZNE
 - PROJ. MUREK OPOROWY/PALISADA
- OŚWIETLENIE:**
- PROJ. LATARNIE OŚWIETLENIA ULICZNEGO
 - PROJ. LINIA KABLOWA OŚWIETLENIA DROGOWEGO
 - PROJ. LINIA KABLOWA OŚWIETLENIA DROGOWEGO W RURZE OSŁONOWEJ
 - ISTN. SŁUPY OŚWIETLENIA DO LIKWIDACJI
 - ISTN. PODZIEMNY KABEL OŚWIETLENIA DROGOWEGO DO LIKWIDACJI
 - PROJ. SZAFKA OŚWIETLENIOWA O WYMIARACH 0.25x0.4m, WYS. 1,1m
- ENERGETYKA:**
- PROJ. KABEL ENERGETYCZNY ŚREDNIEGO NAPIĘCIA
 - PROJ. KABEL ENERGETYCZNY ŚREDNIEGO NAPIĘCIA WŁ. MPK WRAZ Z RURĄ TELETECHNICZNĄ
 - PROJ. KABEL ENERGETYCZNY NISKIEGO NAPIĘCIA
 - ISTN. KABEL ENERGETYCZNY DO LIKWIDACJI
 - PROJ. NOWA LOKALIZACJA ZŁĄCZA KABLOWO-POMIAROWEGO O WYMIARACH 0.25x0.4m, WYS. 1,3m
- KANALIZACJA DESZCZOWA:**
- PROJ. STUDZIENKA WPUSTOWA Z PRZYKANALIKIEM
 - ISTN. SIĘĆ KANALIZACYJNA DO LIKWIDACJI
- KANAŁ TECHNOLOGICZNY:**
- PROJ. KANAŁ TECHNOLOGICZNY
 - PROJ. KANAŁ TECHNOLOGICZNY W RURZE OSŁONOWEJ – WYKONYWANY PRZECISKIEM
 - PROJ. STUDNIE TYPU SKR-1 ORAZ SKR-2
- SYGNALIZACJA:**
- PROJ. LOKALIZACJA SYGNALIZATORÓW ŚWIETLYCH
 - ISTN. SYGNALIZATORY ŚWIETLNE DO PRZESTAWIENIA
 - PROJ. RURY OSŁONOWE NA POTRZEBY SYGNALIZACJI ŚWIETLNEJ HDPE100
 - PROJ. RURY OSŁONOWE NA POTRZEBY SYGNALIZACJI ŚWIETLNEJ HDPE75
 - ISTN. ELEMENTY SYGNALIZACJI ŚWIETLNEJ DO LIKWIDACJI
- INNE SIECI NIEOBJĘTE WNIOSEM O NARADĘ KOORDYNACYJNĄ:**
- INFRASTRUKTURA PODZIEMNA NA DZIAŁKACH M23 DEVELOPMENT
 - PRZEMOJANNA DO LIKWIDACJI W RAMACH REALIZACJI INWESTYCJI KUBATUROWEJ
 - REZERWA MIEJSCA POD PROJ. RUROCAG KABLOWY NA POTRZEBY SYRENY ALARMOWEJ WZKB (WG ODRĘBNEGO OPRACOWANIA)
 - REZERWA MIEJSCA POD PROJ. SZAFKĘ STEROWNIKĄ SYRENY ALARMOWEJ WZKB (WG ODRĘBNEGO OPRACOWANIA)
 - REZERWA MIEJSCA POD PROJ. SŁUP SYRENY ALARMOWEJ (WG ODRĘBNEGO OPRACOWANIA)

ZARZĄD GEODEZJI I KATASTRU MIEJSKIEGO GEOPOZ
(Nazwa organu przeprowadzającego naradę koordynacyjną)

Zgodnie z art. 28c ustawy z 17 maja 1989r. - Prawo geodezyjne i kartograficzne
poświadczam, że niniejsza dokumentacja projektowa była przedmiotem narady
koordynacyjnej przeprowadzonej w dniu 14-03-2025
(Data)

w MODGK w Poznaniu, ul. Gronowa 20, 61-656 Poznań
(Nazwa jednostki, adres przeprowadzenia narady koordynacyjnej)

ZG-OPK.4105.136.2025 Poznań, 14-03-2025
(Znak sprawy) (Miejscowość, data)

Gulczyńska Małgorzata
(Podpis przewodniczącego narady koordynacyjnej)

ZARZĄD DRÓG MIEJSKICH
61-623 Poznań, ul. Wilczak 17
tel. 61 64-77-200, fax 61 820-17-09
(77)

Uzgodnienie projektu budowlanego
w zakresie decyzji lokalizacyjnej
nr 2024-14-46512-98-005-15-2
z dnia 14.04.2025
Starszy Referent Wydziału
Uzgodnień i Wniosków
mgr inż. Tomasz Smiglak

Wykonawca:	 DROMOST SP. Z O.O. UL. TRÓJPOLE 3b, 61-693 POZNAŃ TEL: +48 61 827-76-70, FAX: +48 61 827-76-71 REGON30536655 NIP781-00-42-784 KRS0000175056		Data: 02.2025	
	Inwestor: Prezydent Miasta Poznania reprezentowany przez: Zarząd Dróg Miejskich w Poznaniu ul. Wilczak 17; 61-623 Poznań		Stadium: PB	
Inwestor zastępczy:	M23 Development sp. z o.o. ul. Macieja Pałacza 144 60-278 Poznań	Projekt Warszawa 7 Cordia Partner 2 sp. z o. o. sp. k. ul. Koszykowa 61B 00-667 Warszawa		
Rozbudowa ulicy Józefa Kraszewskiego w Poznaniu na odcinku od ul. Zwierzynieckiej do ul. Bukowskiej				
BRANŻA DROGOWA				
Stanowisko:	Imię i nazwisko:	Nr uprawnień:	Specjalność:	Podpis
Projektant:	mgr inż. Filip Kruszewski	WKPI/0352/POOD/18	Inżynieria drogowa	
Opracowanie:	mgr inż. Adrian Witaszczyk		-	
Sprawdzający:	mgr inż. Tomasz Wilk	WKPI/0119/POOD/18	Inżynieria drogowa	
BRANŻA SANITARNA				
Stanowisko	Imię i nazwisko	Nr uprawnień	Specjalność	Podpis
Projektant	mgr inż. M. Aleksandrowicz	WKPI/0136/ POOS/09	instalacje sanitarne	
BRANŻA ELEKTRYCZNA				
Stanowisko	Imię i nazwisko	Nr uprawnień	Specjalność	Podpis
Projektant	mgr inż. Witold Urban	220/Gd/99	Inżynieria elektryczna	
Opracowanie	inż. Łukasz Urban	-	-	
PLANSZA ZBIORCZA UZBROJENIA				Skala: 1:500
				Nr rys.: 1.0